


PLAN ZAGOSPODAROWANIA TERENU - SKALA 1:500

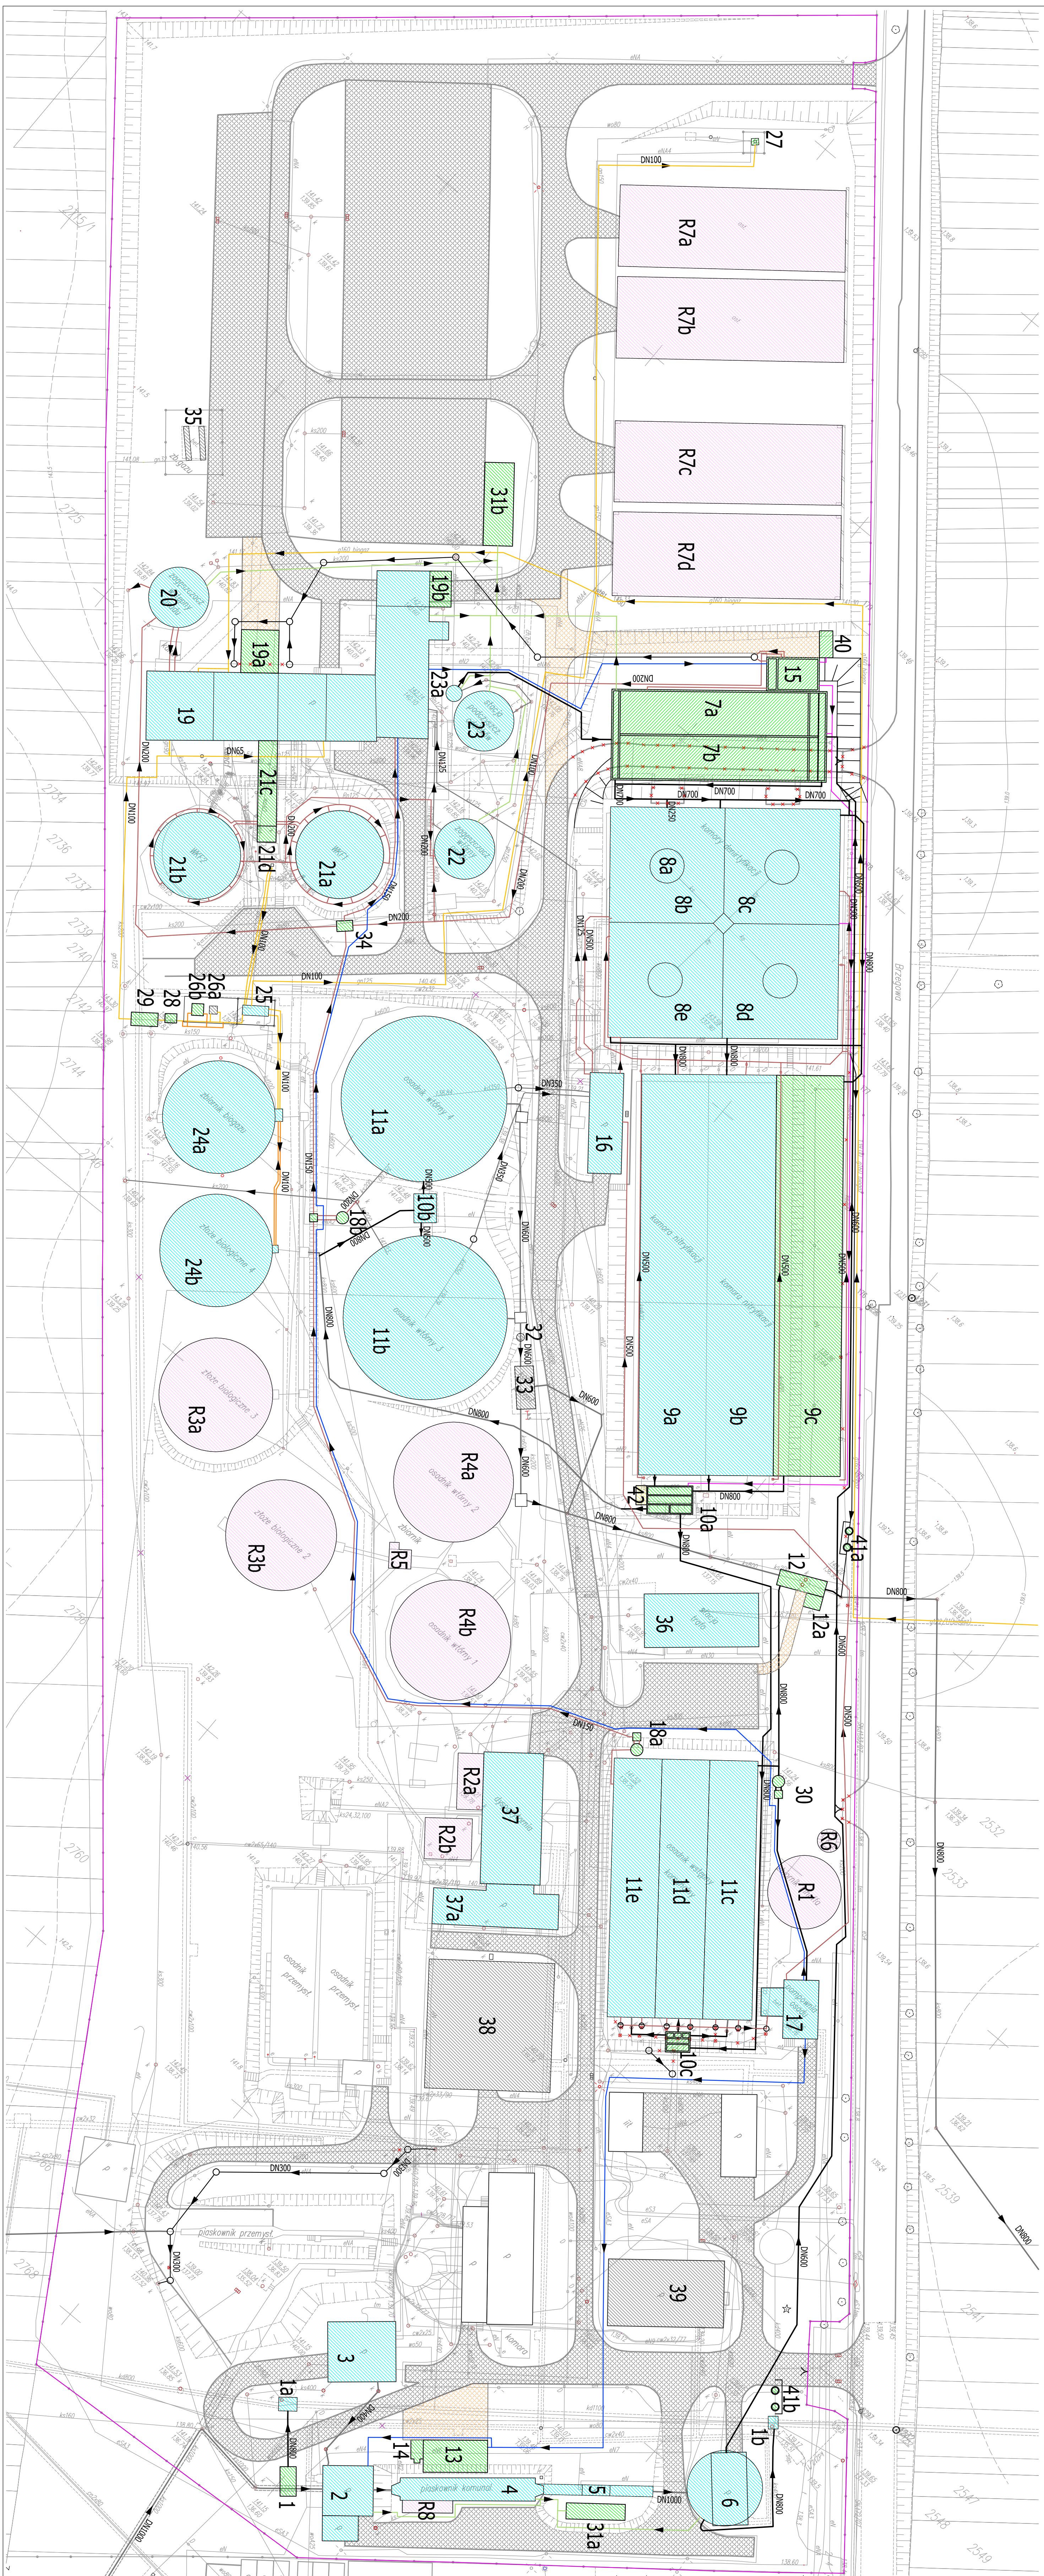

LEGENDA

- | Obiekty przebudowane: | |
|--|--|
| 1 - komora przebudowana | - obiekty projektowane |
| 7a,b - Osadniki ściekowe | - obiekty przebudowane |
| 9c - Komora filtracji | - obiekty ściekowe |
| 10a - Komora rozdziel. ścieków na osadniki wtórne | - obiekty podlegające rozdrożce |
| 10c - Komora rozdziel. ścieków na osadniki podłożne | - ściekowe drogi i place wewnętrzne |
| 12 - Komora pomiaru ilości ścieków oczyszczonych | - projektowane drogi i place wewnętrzne |
| 12a - Konwery pomiarowy | - oraz długi place zewnętrzne |
| 13 - Budynki separatorów ścieków | - obiekty realizowane w 2 etapie - wyłanianie |
| 14 - Stacja odbioru osadów z wzwoz asenizacyjnych | - mobilne kontenery |
| 15 - Pomownia osadu wstępnego i cel pływających | × |
| 18a,b - Pomownia cel pływających z osadnikami wlotowymi | × |
| 19a - Budynki reaktora instalacji hydrolizy | × |
| 21c - Wzrost zasilowa osadu - rozbudowa obiektu ściekowego | × |
| 21b - Kanał technologiczny | kwadrat |
| 21d - Szpil windy na WKF | - niorodaj ściekowe - ściekowe |
| 26b - Odszczepianie błozgu | - niorodaj kanalizacji wentylacji - projektowane |
| 28 - Stacja schładzania błozgu | - niorodaj osadowe - ściekowe |
| 29 - Wzrost błozgu | - niorodaj osadowe - projektowane |
| 30 - Pomownia wody technologicznej | - niorodaj błozgu - ściekowe |
| 31a,b - Bofitry | - niorodaj powietrza zworkowego |
| 34 - Komora zasuw | - niorodaj błozgu - ściekowe |
| 40 - Zbiornik magazynowy PI-Xu | - niorodaj wody technologicznej - projektowane |
| 41a,b - Układy podczyszczania wod opadowych | - niorodaj PI-Xu - projektowane |
| Obiekty przebudowane: | - ogrodzenie terenu |

PROJEKTOWANE UZBROJENIE TERENI

- inoćni sadzowie - inoćniowe
- inoćni sadowe - projektowane
- inoćni kanalizacyjny wentylacyjny - projektowane
- inoćni osadowe - inoćniowe
- inoćni osadowe - projektowane
- inoćni powierza zbiornikowego
- inoćni gazu - inoćniowe
- inoćni biogazu - projektowane
- inoćni wody technologicznej - projektowane
- inoćni Płk - projektowane
- ogroźenie terenu

Obiekt przewidziany do realizacji w 2 etapie - wykonanie obiektu nieobjęte kontraktem:

42 - Kolumna do próżniowego odgazowywania osadu czynnego